

АКТ

Форма 17

Приемки в эксплуатацию автоматической пожарной сигнализации на объекте
Установка пожарной сигнализации на объекте Ясли сад "Алуаш эже",
ул.Ырыс №1, с.Коктобе, с/о Ералиев, Жетысайского района, Туркестанской области.

г.Жетысай

«07»07.2021 г.

Комиссия, назначенная Установка пожарной сигнализации на объекте Детский сад "Алуаш эже",
ул.Ырыс №1, с.Коктобе, с/о Ералиев, Жетысайского района, Туркестанской области.

(наименование организации)

Председателя представителя заказчика заведующий Исабекова Н.
(должность, фамилия, имя, отчество)

Членов комиссии-представителей: монтажной организации ТОО "ДПО-А"
(наименование организации)

Пусконаладочной организации ТОО "ДПО-А"
(должность, фамилия, имя, отчество)

Государственный пожарный надзор _____

Произвела проверку выполненных работ и установила:

Монтажно-наладочной (пусконаладочной) организацией предъявлены к приемке общие указания, схемы расположения пожарной сигнализации, план расположения сетей автоматической пожарной сигнализации, смонтированной на объекте: Установка пожарной сигнализации на объекте Детский сад "Алуаш эже", ул.Ырыс №1, с.Коктобе, с/о Ералиев, Жетысайского района, Туркестанской области.

Согласно рабочему проекту разработанному ТОО «ДПО-А» государственная лицензия № 17 ГСЛ №000897 от 28.09.2007 г.

Монтажные работы выполнены ТОО "ДПО-А"

«06» 07.2021 г. по «07»07.2021г.

Сметная стоимость монтажных работ тенге.

Фактическая стоимость монтажных работ выполнено 95000 тенге.

Пуско-наладочные работы выполнены ТОО "ДПО-А"

«06» 07.2021 г. по «07»07.2021г.

Сметная стоимость монтажных работ _____ тенге.

Фактическая стоимость монтажных работ выполнено 95000 тенге.

Выявленные в процессе комплексного опробования дефекты и недоделки устранены (при необходимости указать в приложении к настоящему акту)

Заключение комиссии:

Услуги, считать принятыми в эксплуатацию с «07» 07.2021 г. с оценкой качества выполненных работ на объектах (отлично, хорошо, удовлетворительно).

Перечень прилагаемой к акту документации: Рабочий проект.

Комиссия:

Председатель комиссии _____ Исабекова Н.

Члены комиссии _____ Сламов А.



ТОО «ДПО-А»
Свидетельство 16956-1958-ТОО от 20.12.2001 г.

Заказчик: 07.07.2021

Рабочий проект

Установка пожарной сигнализации на объекте Ясли сад "Алуаш эже",
ул.Ырыс №1, с.Коктобе, с/о Ералиев, Жетысайского района, Туркестанской области.

Пожарная сигнализация

Главный проектировщик проекта:

Сламов А.



г. Жетысай 2021 г.

Общие указания

Устройство автоматической пожарной сигнализации предусматривается для оповещения при возникновении пожара. В качестве приемной станции пожарной сигнализации применяется контрольная панель типа «Гранит-3» которая устанавливается в помещении в недоступном для посторонних месте. В защищаемых помещениях на потолке крепятся термодифференциальные извещатели которые включены в шлейф параллельно, термомаксимальные извещатели включены последовательно. В конце каждого шлейфа устанавливается оконечное устройство.

Сеть пожарной сигнализации выполняется кабелем типа КСПВ, проложенным в кабельканалах и межпотолочных пустотах. Пожарный приемно-контрольный прибор обеспечивает: прием электрических сигналов автоматических пожарных извещателей, включение световой и звуковой сигнализации. Проектом предусмотрена установка светового и звукового оповещения. Монтаж извещателей и остального оборудования выполнить в строгом соответствии с паспортами, ТУ и инструкцией по эксплуатации.

Настоящий проект выполнен в соответствии с действующими нормами и предусматривает мероприятия, обеспечивающие взрывопожарную и пожарную безопасность при эксплуатации объекта.

ГПП:

Биметов К.




	Условные обозначения	
1	Прибор приемно-контрольный «Гранит-3»,	
2	Извещатель дымовой 212-41М	
3	Извещатель ручной ИПР-ЗСУ	
4	Светозвуковая сирена LD-96	
5	Извещатель тепловой ИП-101-1А-1А	


<u>Обозначение</u>	<u>Наименование</u>	<u>Примечание</u>
	Ссылочные документы	
СНРК 2,02-11-2002	Нормы оборудования зданий, помещений и сооружений системами автоматической сигнализации, автоматическими установками пожаротушения и оповещение людей о пожаре	
СНи П 2.02-15-2003		

Позиция	Наименование и техническая характеристика	Тип, марка, обозначение документа, опросного листа	Код оборудования, изделия, материала	Завод изготовления	Единица измерения	Количество	Масса единицы кг	Примечания
1	2	3	4	5	6	7	8	9
1	Прибор пажарной и охранной сигнализации	Гранит -3			шт	1		
2	Сирена	ЛД-96			шт	1		
3	Извещатель пожарный дымовой	ИП -212-41			шт	6		
4	Извещатель тепловой	ИП103			шт	1		
5	Извещатель ручной	ИПР-ЗСУ			шт	1		
6	Кабельгон	20-10			м	40		
7	Кабель телефон	4-014			м	100		


						76-12-10 ПС		
						Установка пожарной сигнализации на объекте Детский сад "Алуаш эже", ул.Ырыс №1, с.Коктобе, с/о Ералиев, Жетысайского района, Туркестанской области.		
Изм	Кол	Лист	№ док	Подпись	Дата			
							Стадия РП	лист 4
								Листов
						Спецификация оборудования		ТОО ДПО
Разраб		Исатаев Т						

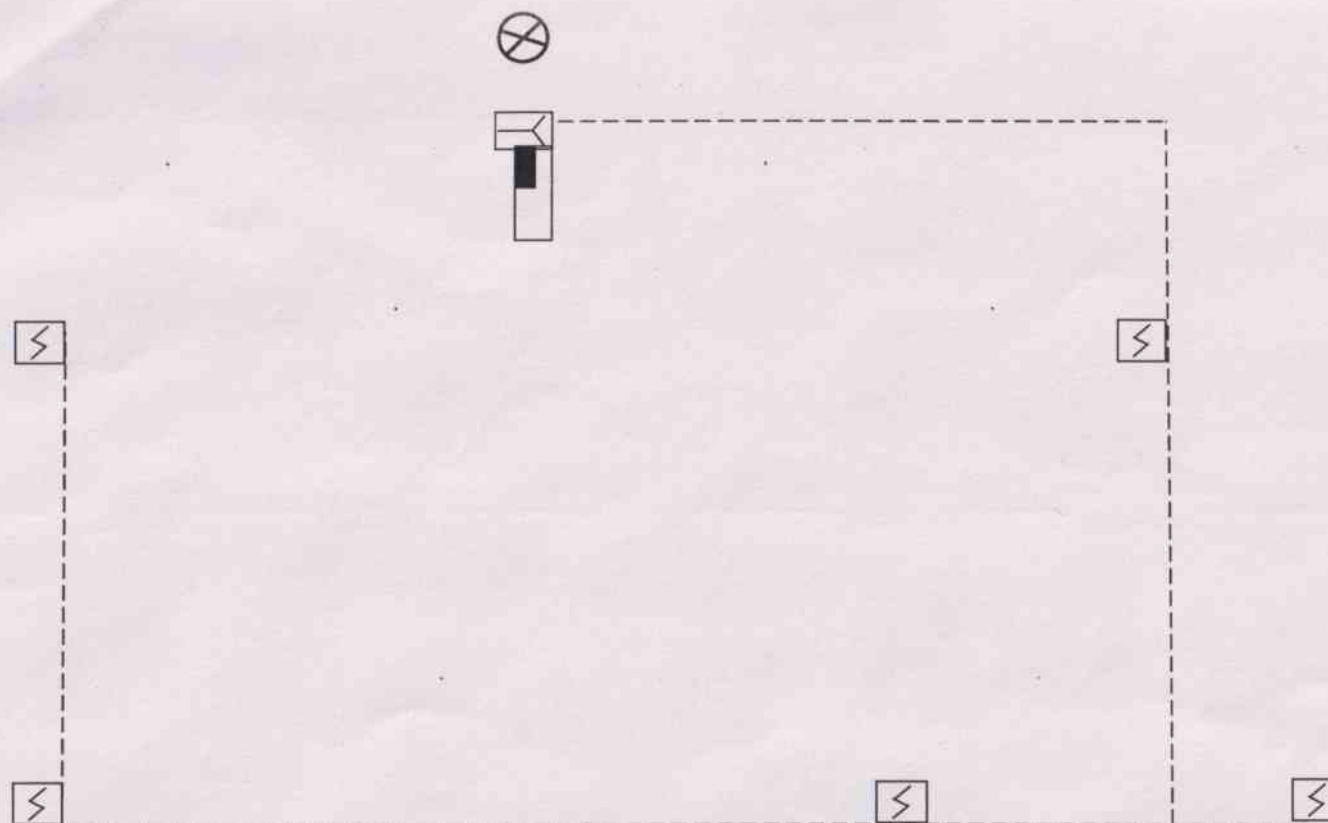


				Установка пожарной сигнализации на объекте Детский сад "Алуаш эже", ул.Ырыс №1, с.Коктобе, с/о Ералиев, Жетысайского района, Туркестанской области..			
Изм.кол.	лист №	подпись	дата	Схема пожарной сигнализации	стадия	лист	листов
ГИП						3	5
Разраб							
Исполнил							
Проверил							

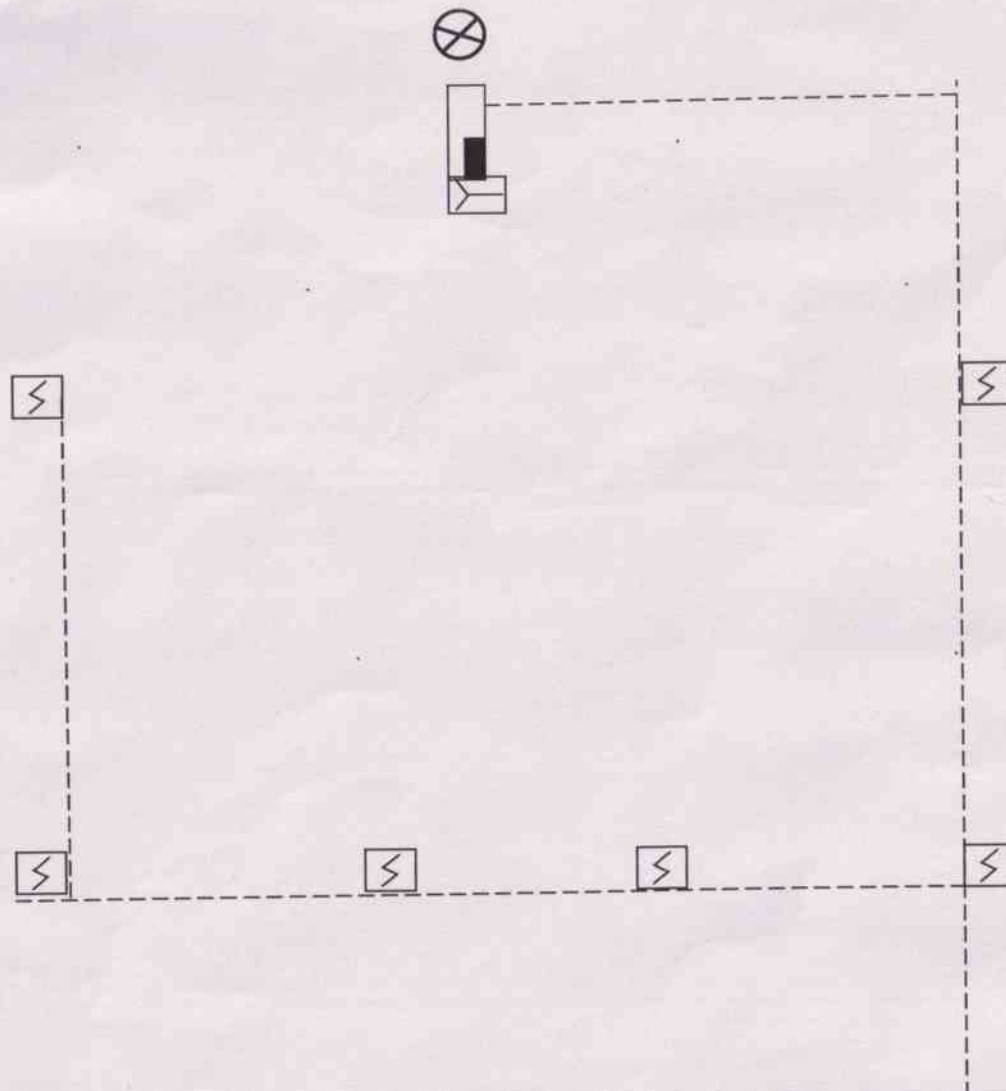

Установка пожарной сигнализации на объекте Ясли сад "Алуаш эже", ул.Ырыс №1, с.Коктобе, с/о Ералиев, Жетысайского района, Туркестанской области.			
Изм.кол.	лист №	подпись	дата
ГИП			
Разраб			
Исполнил			
Проверил			
Схема пожарной сигнализации			
стадия			
лист			
листов			
3			
5			

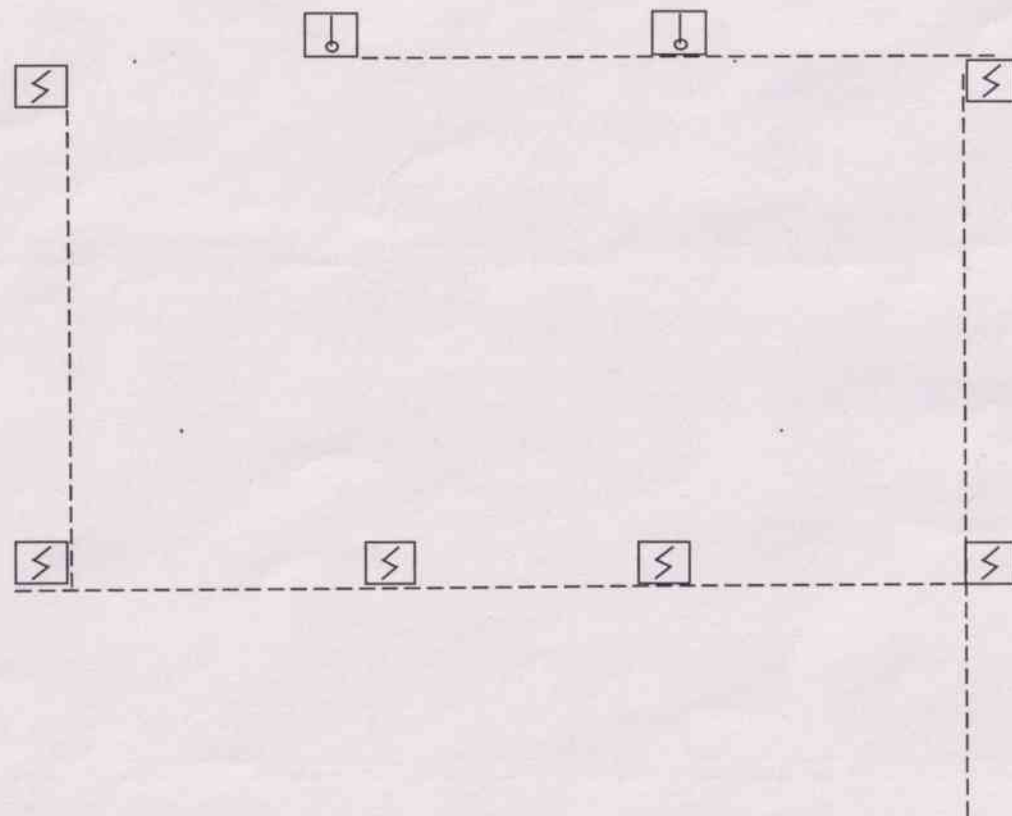

				Установка пожарной сигнализации на объекте Ясли сад "Алуаш эже", ул.Ырыс №1, с.Коктобе, с/о Ералиев, Жетысайского района, Туркестанской области..			
Изм.кол.	лист №	подпись	дата	Схема пожарной сигнализации	стадия	лист	листов
ГИП						3	5
Разраб							
Исполнил							
Проверил							

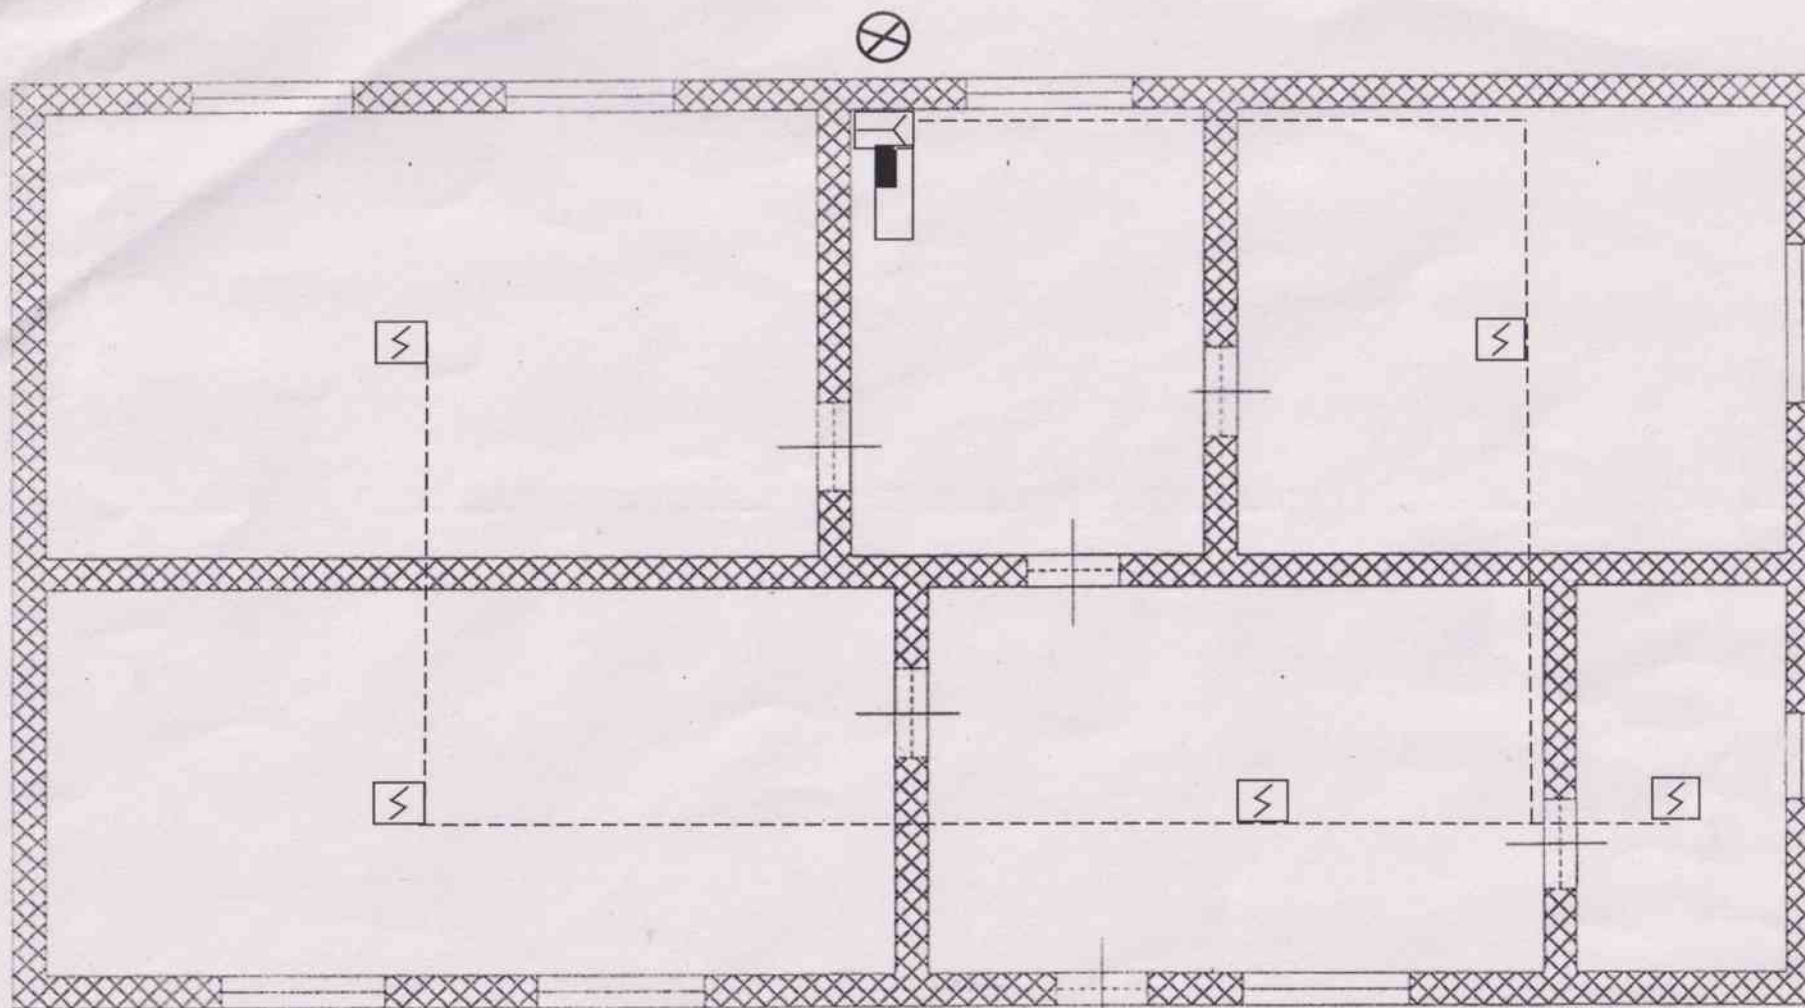

				Установка пожарной сигнализации на объекте Детский сад "Алуаш эже", ул.Ырыс №1, с.Коктобе, с/о Ералиев, Жетысайского района, Туркестанской области..			
Изм.кол.	лист №	подпись	дата	Схема пожарной сигнализации	стадия	лист	листов
ГИП						3	5
Разраб							
Исполнил							
Проверил							

ТОО «ДПО-А»
Свидетельство 16956-1958-ТОО от 20.12.2001 г.

Заказчик: 07.07.2021

Рабочий проект

Установка пожарной сигнализации на объекте Детский сад "Алуаш эже",
ул.Ырыс №1, с.Коктобе, с/о Ералиев, Жетысайского района, Туркестанской области.

Пожарная сигнализация

Главный проектировщик проекта:



Сламов А.

г. Жетысай 2021 г.

Общие указания

Устройство автоматической пожарной сигнализации предусматривается для оповещения при возникновении пожара. В качестве приемной станции пожарной сигнализации применяется контрольная панель типа «Кварц-3» которая устанавливается в помещении в недоступном для посторонних месте. В защищаемых помещениях на потолке крепятся термодифференциальные извещатели которые включены в шлейф параллельно, термомаксимальные извещатели включены последовательно. В конце каждого шлейфа устанавливается оконечное устройство.

Сеть пожарной сигнализации выполняется кабелем типа КСПВ, проложенным в кабельканалах и межпотолочных пустотах. Пожарный приемно-контрольный прибор обеспечивает: прием электрических сигналов автоматических пожарных извещателей, включение световой и звуковой сигнализации. Проектом предусмотрена установка светового и звукового оповещения. Монтаж извещателей и остального оборудования выполнить в строгом соответствии с паспортами, ТУ и инструкцией по эксплуатации.

Настоящий проект выполнен в соответствии с действующими нормами и предусматривает мероприятия, обеспечивающие взрывопожарную и пожарную безопасность при эксплуатации объекта.

ГПП:


Биметов К.

	Условные обозначения	
1	Прибор приемно-контрольный «Кварц-3»,	
2	Извещатель дымовой 212-41М	
3	Извещатель ручной ИПР-3СУ	
4	Светозвуковая сирена LD-96	
5	Извещатель тепловой ИП-101-1А-1А	


<u>Обозначение</u>	<u>Наименование</u>	<u>Примечание</u>
	Ссылочные документы	
СНРК 2,02-11-2002	Нормы оборудования зданий, помещений и сооружений системами автоматической сигнализации, автоматическими установками пожаротушения и оповещение людей о пожаре	
СНи П 2.02-15-2003		

Позиция	Наименование и техническая характеристика	Тип, марка, обозначение документа, опросного листа	Код оборудования, изделия, материала	Завод изготовитель	Единица измерения	Количество	Масса единицы кг	Примечания
1	2	3	4	5	6	7	8	9
1	Прибор пажарной и охранной сигнализации	Кварц -3			шт	1		
2	Сирена	ЛД-96			шт	1		
3	Извещатель пожарный дымовой	ИП -212-41			шт	12		
4	Извещатель тепловой	ИП103			шт	2		
5	Извещатель ручной	ИПР-3СУ			шт	1		
6	Кабельгон	20-10			м	40		
7	Кабель телефон	4-014			м	150		

						76-12-10 ПС		
						Установка пожарной сигнализации на объекте Ясли сад "Алуаш эже", ул.Ырыс №1, с.Коктобе, с/о Ералиев, Жетысайского района, Туркестанской области.		
Изм	Кол	Лист	№ док	Подпись	Дата			
							Стадия РП	лист 4
								Листов
Разраб		Исатаев Т				Спецификация оборудования	Махтааральское рай ДПО	

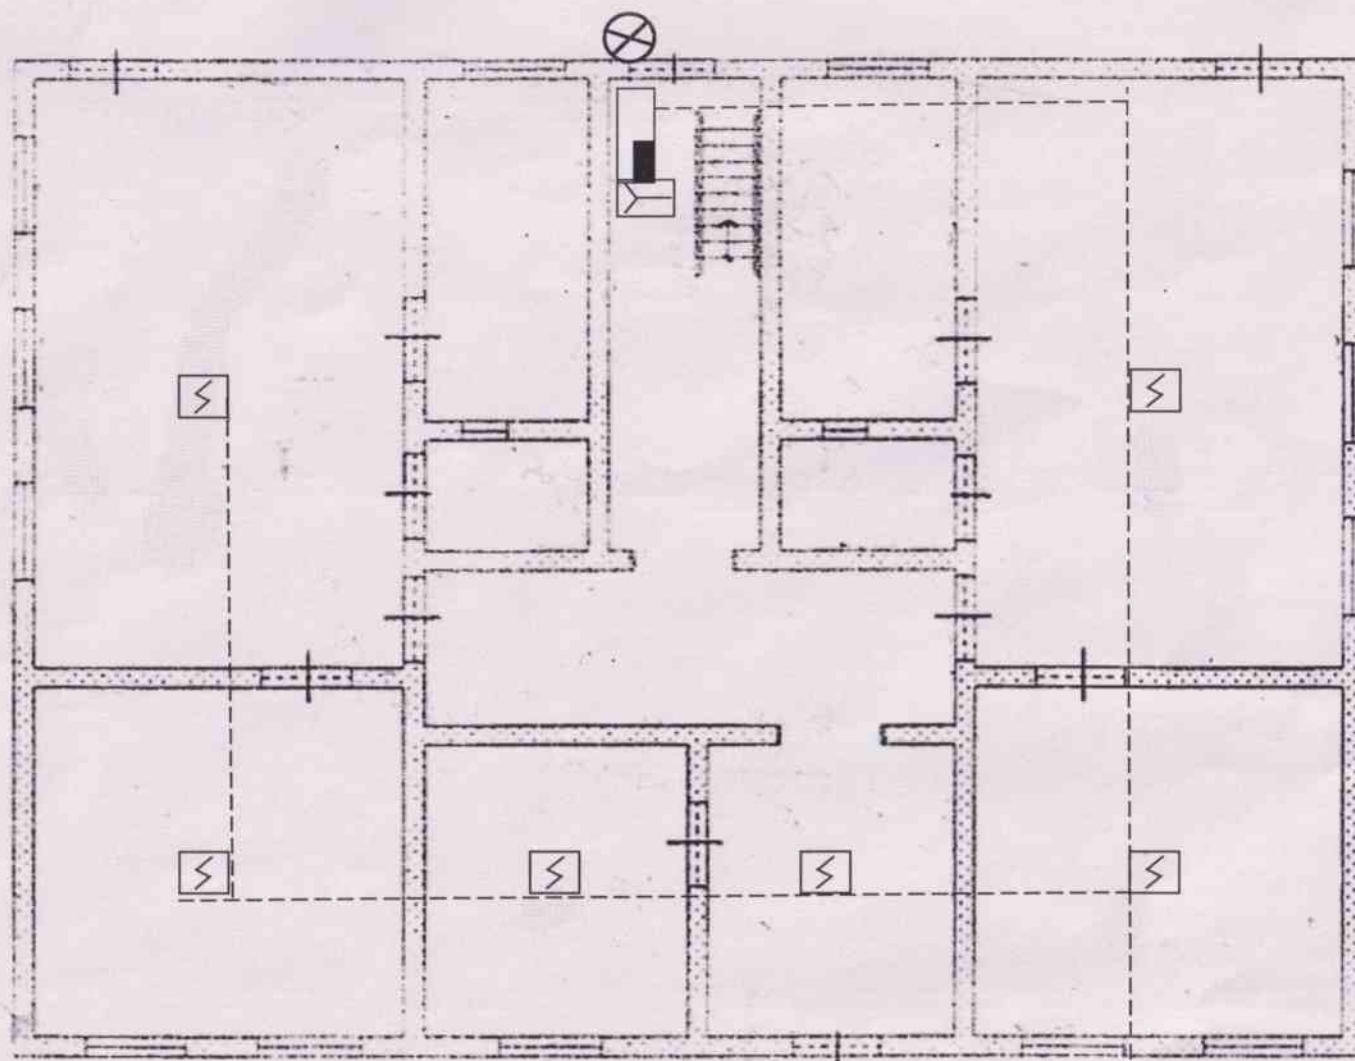

Установка пожарной сигнализации на объекте Ясли сад "Алуаш эже", ул.Ырыс №1, с.Коктобе, с/о Ералиев, Жетысайского района, Туркестанской области.			
Изм.кол.	лист №	подпись	дата
ГИП			
Разраб			
Исполнил			
Проверил			
Схема пожарной сигнализации			
		стадия	лист
			3
			5

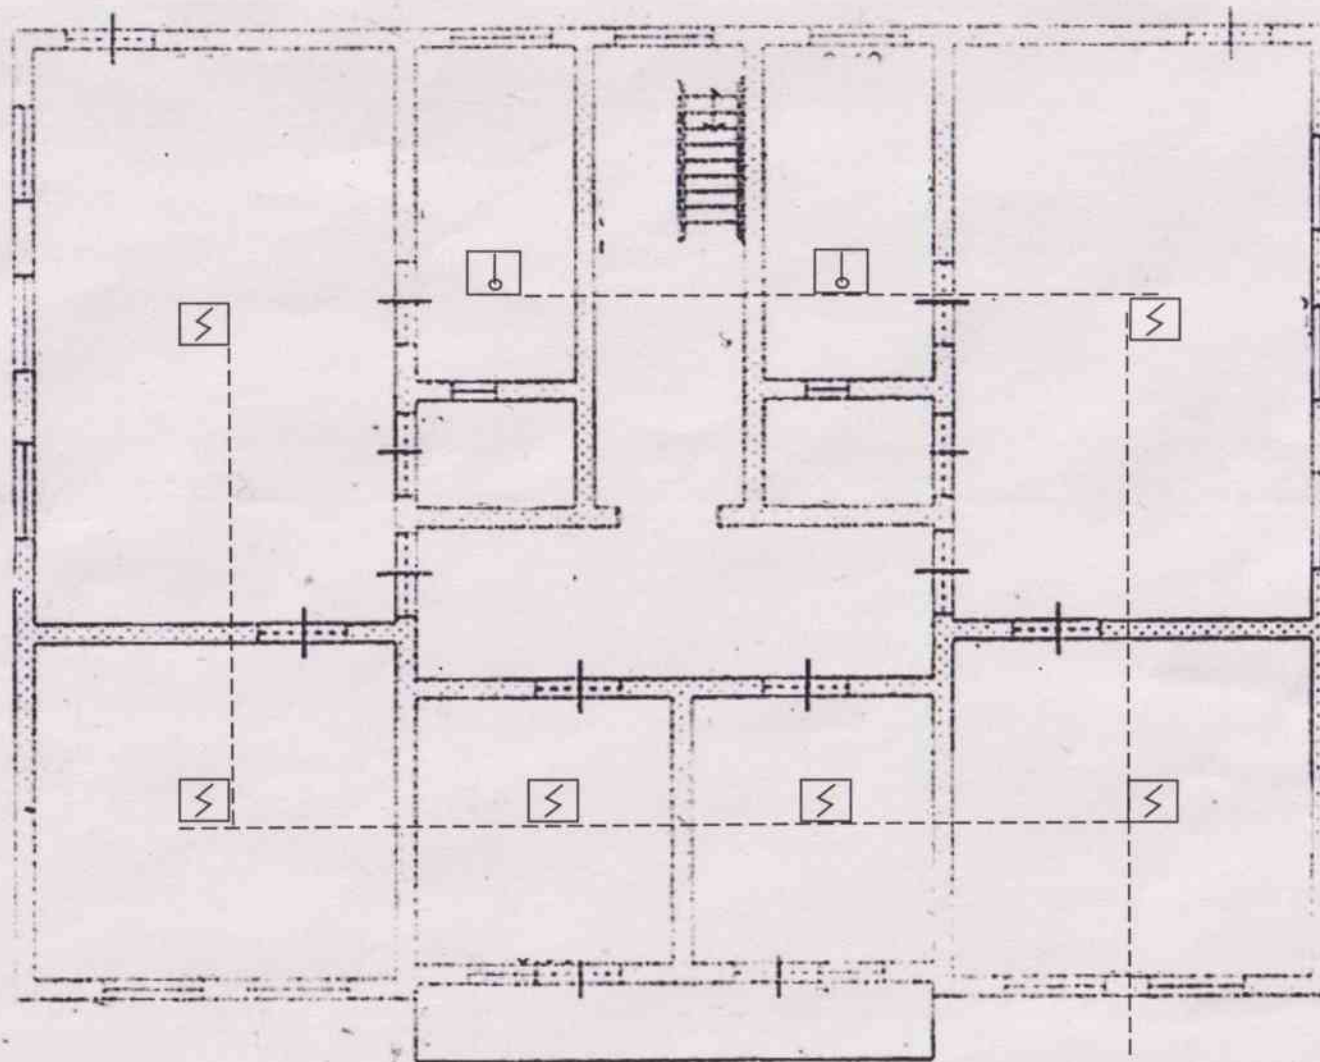

				Установка пожарной сигнализации на объекте Ясли сад "Алуаш эже", ул.Ырыс №1, с.Коктобе, с/о Ералиев, Жетысайского района, Туркестанской области..			
Изм.кол.	лист №	подпись	дата	Схема пожарной сигнализации	стадия	лист	листов
ГИП						3	5
Разраб							
Исполнил							
Проверил							

ТОО «ДПО-А»

Свидетельство 16956-1958-ТОО от 20.12.2001 г.

Заказчик: 07.07.2021

Рабочий проект

Установка пожарной сигнализации на объекте Детский сад "Алуаш эже",
ул.Ырыс №1, с.Коктобе, с/о Ералиев, Жетысайского района, Туркестанской области.

Пожарная сигнализация

Главный проектировщик проекта:

Сламов А.

г. Жетысай 2021 г.



Общие указания

Устройство автоматической пожарной сигнализации предусматривается для оповещения при возникновении пожара. В качестве приемной станции пожарной сигнализации применяется контрольная панель типа «Кварц-3» которая устанавливается в помещении в недоступном для посторонних месте. В защищаемых помещениях на потолке крепятся термодифференциальные извещатели которые включены в шлейф параллельно, термомаксимальные извещатели включены последовательно. В конце каждого шлейфа устанавливается оконечное устройство.

Сеть пожарной сигнализации выполняется кабелем типа КСПВ, проложенным в кабельканалах и межпотолочных пустотах. Пожарный приемно-контрольный прибор обеспечивает: прием электрических сигналов автоматических пожарных извещателей, включение световой и звуковой сигнализации. Проектом предусмотрена установка светового и звукового оповещения. Монтаж извещателей и остального оборудования выполнить в строгом соответствии с паспортами, ТУ и инструкцией по эксплуатации.

Настоящий проект выполнен в соответствии с действующими нормами и предусматривает мероприятия, обеспечивающие взрывопожарную и пожарную безопасность при эксплуатации объекта.

ГПП:


Биметов К.

	Условные обозначения	
1	Прибор приемно-контрольный «Кварц-3»,	
2	Извещатель дымовой 212-41М	
3	Извещатель ручной ИПР-ЗСУ	
4	Светозвуковая сирена LD-96	
5	Извещатель тепловой ИП-101-1А-1А	


<u>Обозначение</u>	<u>Наименование</u>	<u>Примечание</u>
	Ссылочные документы	
СНРК 2,02-11-2002	Нормы оборудования зданий, помещений и сооружений системами автоматической сигнализации, автоматическими установками пожаротушения и оповещение людей о пожаре	
СНи П 2.02-15-2003		

Позиция	Наименование и техническая характеристика	Тип, марка, обозначение документа, опросного листа	Код оборудования, изделия, материала	Завод изготовитель	Единица измерения	Количество	Масса единицы кг	Примечания
1	2	3	4	5	6	7	8	9
1	Прибор пажарной и охранной сигнализации	Кварц -3			шт	1		
2	Сирена	ЛД-96			шт	1		
3	Извещатель пожарный дымовой	ИП -212-41			шт	12		
4	Извещатель тепловой	ИП103			шт	2		
5	Извещатель ручной	ИПР-3СУ			шт	1		
6	Кабельгон	20-10			м	40		
7	Кабель телефон	4-014			м	150		

						76-12-10 ПС		
						Установка пожарной сигнализации на объекте Ясди сад "Алуаш эже", ул.Ырыс №1, с.Коктобе, с/о Ералиев, Жетысайского района, Туркестанской области.		
Изм	Кол	Лист	№ док	Подпись	Дата			
							Стадия РП	лист 4
								Листов
						Спецификация оборудования	Махтааральское рай ДПО	
Разраб		Исатаев Т						

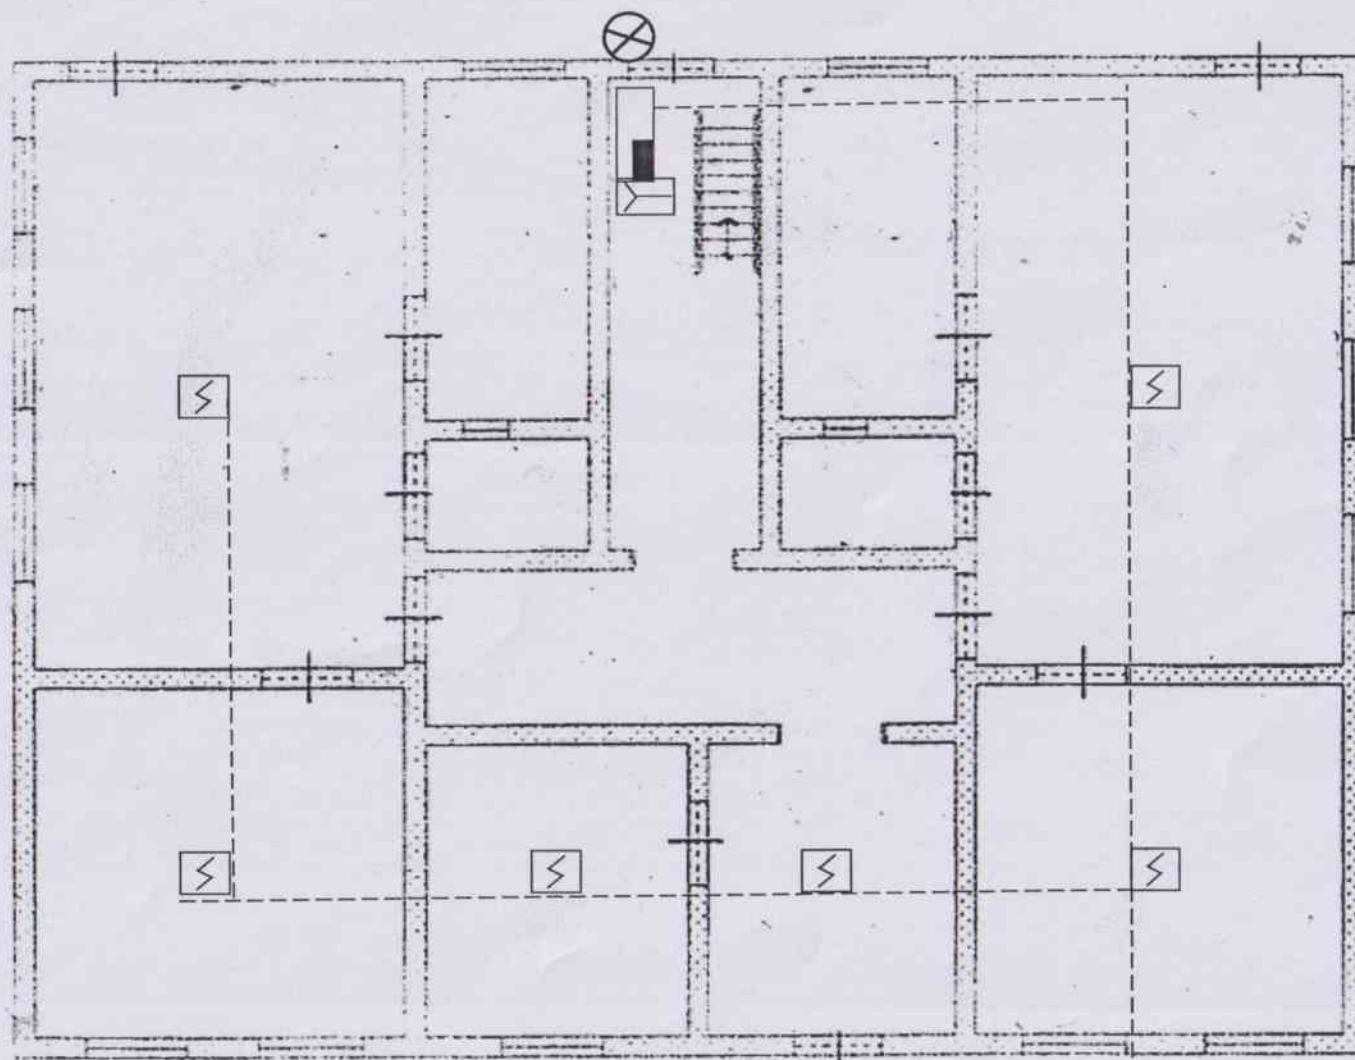

Установка пожарной сигнализации на объекте Ясли сад "Алуаш эже", ул.Ырыс №1, с.Коктобе, с/о Ералиев, Жетысайского района, Туркестанской области.			
Изм.кол.	лист №	подпись	дата
ГИП			
Разраб			
Исполнил			
Проверил			
Схема пожарной сигнализации			
стадия			
лист			
3			
листов			
5			

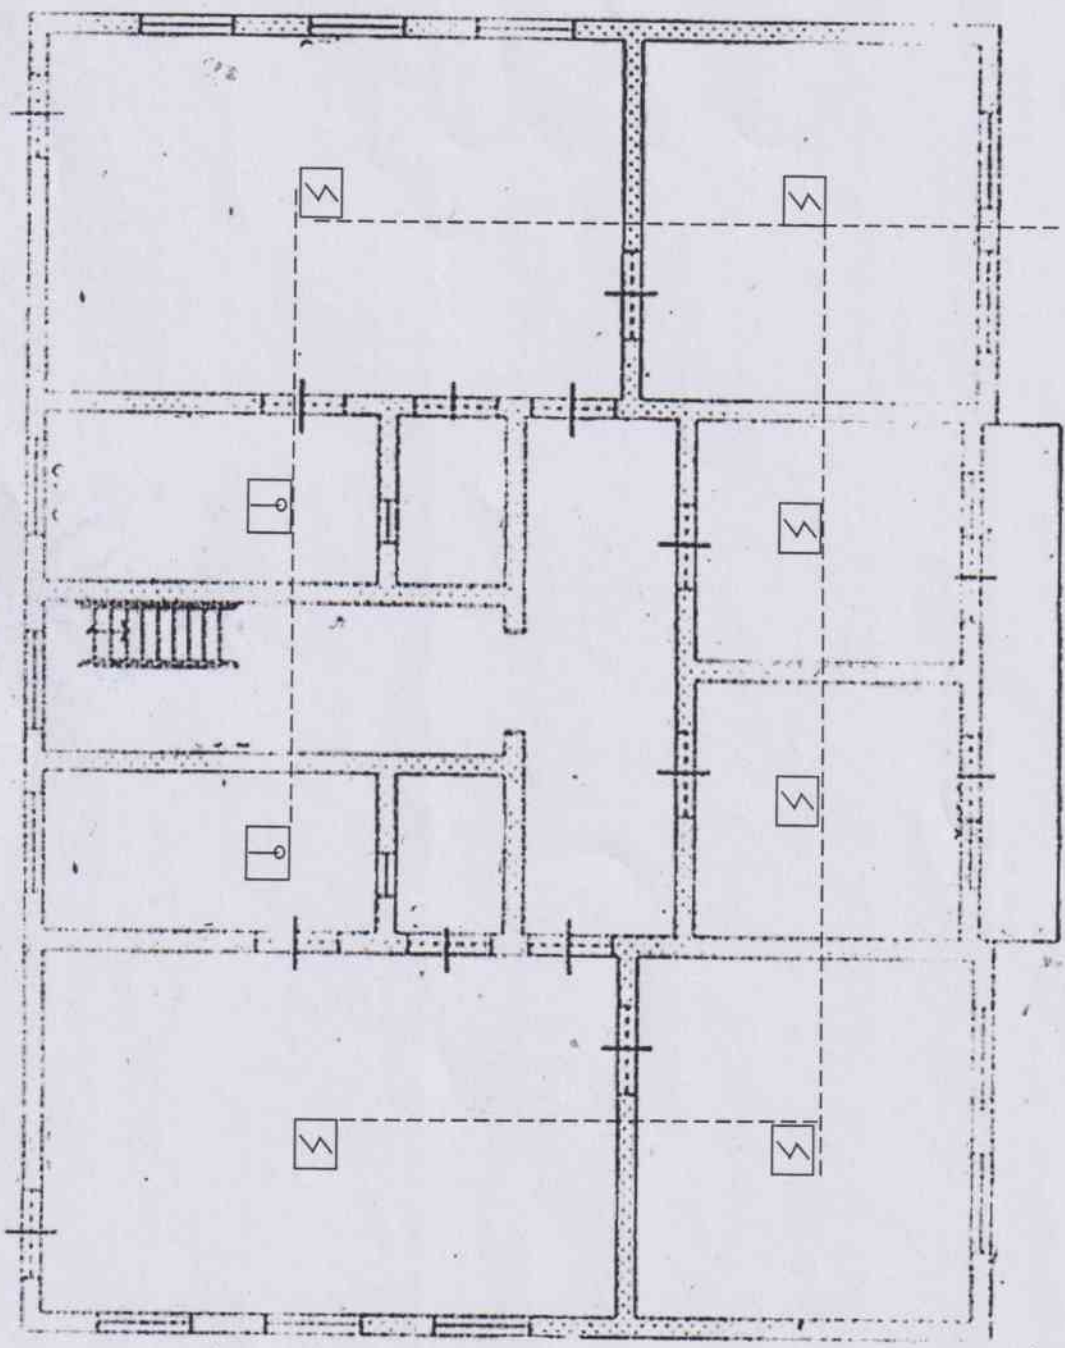

Изм. кол.	лист №	подпись	дата	Установка пожарной сигнализации на объекте Ясли сад "Алуаш эже", ул. Ырыс №1, с. Коктобе, с/о Ералиев, Жетысайского района, Туркестанской области..		
ГИП				Схема пожарной сигнализации	стадия	лист
Разраб						3
Исполнил						5
Проверил						

ТОО «ДПО-А»
Свидетельство 16956-1958-ТОО от 20.12.2001 г.

Заказчик: 07.07.2021

Рабочий проект

Установка пожарной сигнализации на объекте Ясли сад "Алуаш эже",
ул. Ырыс №1, с. Коктобе, с/о Ералиев, Жетысайского района, Туркестанской области.

Пожарная сигнализация

Главный проектировщик проекта:

Сламов А.

г. Жетысай 2021 г.



Общие указания

Устройство автоматической пожарной сигнализации предусматривается для оповещения при возникновении пожара. В качестве приемной станции пожарной сигнализации применяется контрольная панель типа «Гранит-3» которая устанавливается в помещении в недоступном для посторонних месте. В защищаемых помещениях на потолке крепятся термодифференциальные извещатели которые включены в шлейф параллельно, термомаксимальные извещатели включены последовательно. В конце каждого шлейфа устанавливается оконечное устройство.

Сеть пожарной сигнализации выполняется кабелем типа КСПВ, проложенным в кабельканалах и междотолочных пустотах. Пожарный приемно-контрольный прибор обеспечивает: прием электрических сигналов автоматических пожарных извещателей, включение световой и звуковой сигнализации. Проектом предусмотрена установка светового и звукового оповещения. Монтаж извещателей и остального оборудования выполнить в строгом соответствии с паспортами, ТУ и инструкцией по эксплуатации.

Настоящий проект выполнен в соответствии с действующими нормами и предусматривает мероприятия, обеспечивающие взрывопожарную и пожарную безопасность при эксплуатации объекта.

ГПП:

Биметов К.




	Условные обозначения	
1	Прибор приемно-контрольный «Гранит-3»,	
2	Извещатель дымовой 212-41М	
3	Извещатель ручной ИПР-ЗСУ	
4	Светозвуковая сирена LD-96	
5	Извещатель тепловой ИП-101-1А-1А	


Обозначение	Наименование	Примечание
	Ссылочные документы	
СНРК 2,02-11-2002	Нормы оборудования зданий, помещений и сооружений системами автоматической сигнализации, автоматическими установками пожаротушения и оповещение людей о пожаре	
СНи П 2.02-15-2003		

Позиция	Наименование и техническая характеристика	Тип, марка, обозначение документа, опросного листа	Код оборудования, изделия, материала	Завод изготовитель	Единица измерения	Количество	Масса единицы кг	Примечания
1	2	3	4	5	6	7	8	9
1	Прибор пажарной и охранной сигнализации	Гранит -3			шт	1		
2	Сирена	ЛД-96			шт	1		
3	Извещатель пожарный дымовой	ИП -212-41			шт	6		
4	Извещатель тепловой	ИП103			шт	1		
5	Извещатель ручной	ИПР-3СУ			шт	1		
6	Кабельгон	20-10			м	40		
7	Кабель телефон	4-014			м	100		


						76-12-10 ПС		
						Установка пожарной сигнализации на объекте Детский сад "Алуаш эже", ул.Ырыс №1, с.Коктобе, с/о Ералиев, Жетысайского района, Туркестанской области.		
Изм	Кол	Лист	№ док	Подпись	Дата		Стадия РП	лист 4
								Листов
Разраб		Исатаев Т				Спецификация оборудования	ТОО ДПО	

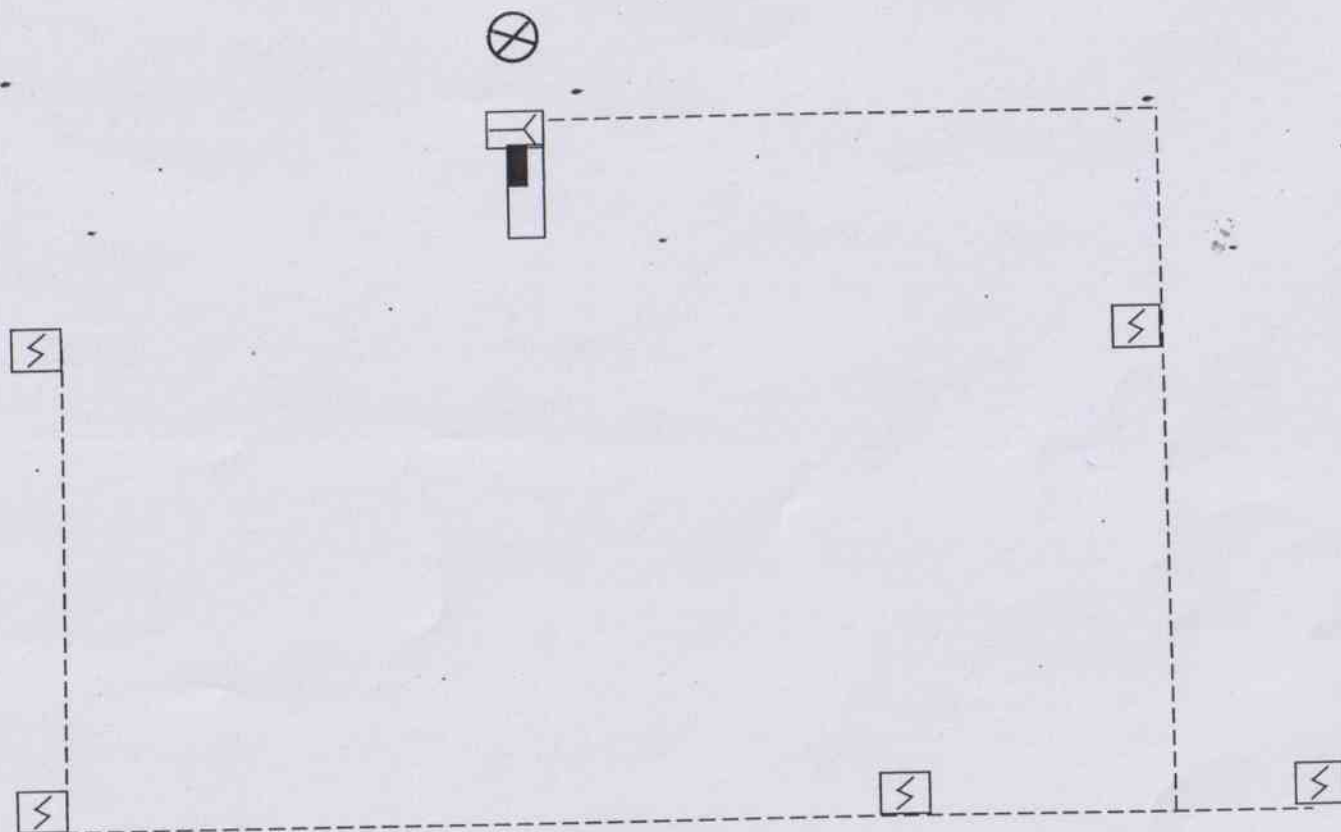


				Установка пожарной сигнализации на объекте Детский сад "Алуаш эже", ул.Ырыс №1, с.Коктобе, с/о Ералиев, Жетысайского района, Туркестанской области..			
Изм.кол.	лист №	подпись	дата	Схема пожарной сигнализации	стадия	лист	листов
ГИП						3	5
Разраб							
Исполнил							
Проверил							

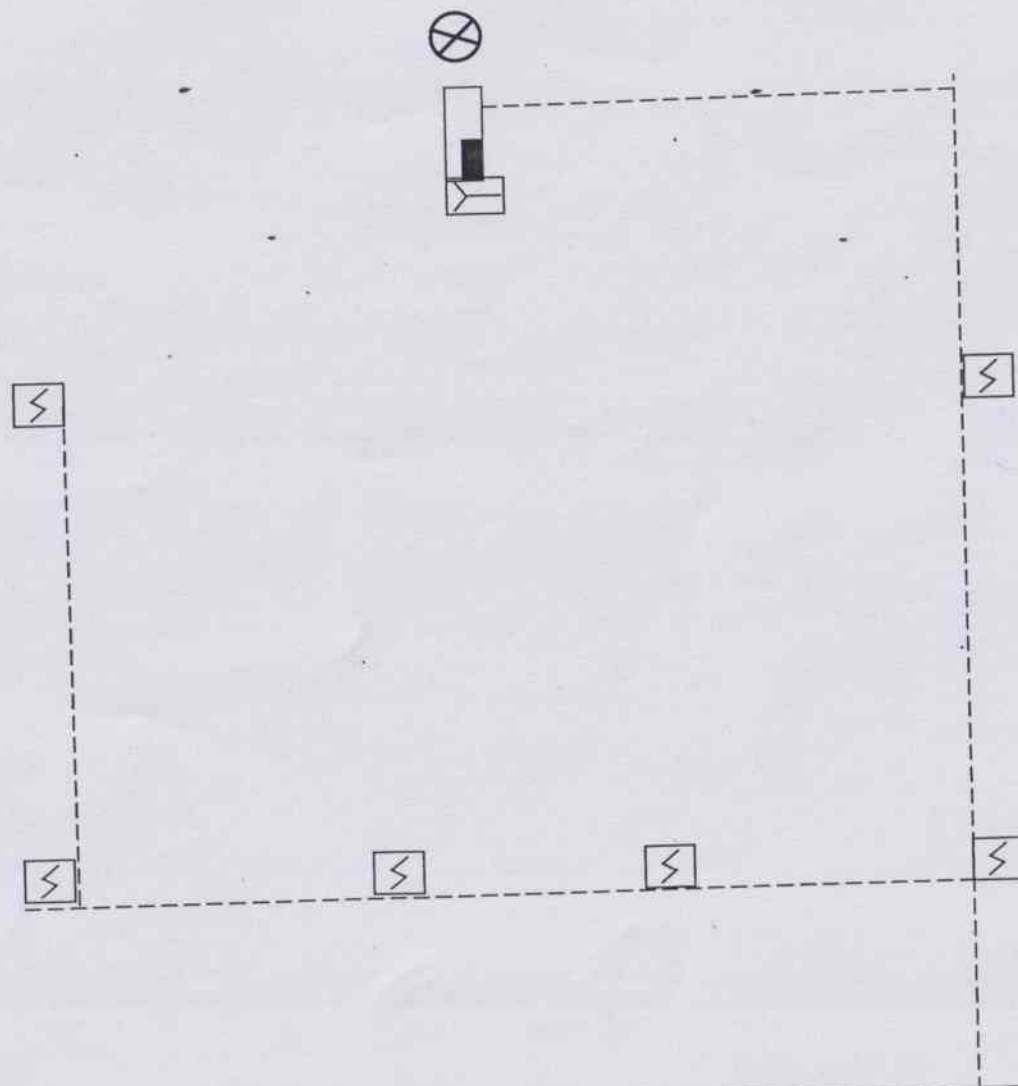

				Установка пожарной сигнализации на объекте Ясли сад "Алуаш эже", ул.Ырыс №1, с.Коктобе, с/о Ералиев, Жетысайского района, Туркестанской области.			
Изм.кол.	лист №	подпись	дата	Схема пожарной сигнализации	стадия	лист	листов
ГИП						3	5
Разраб							
Исполнил							
Проверил							

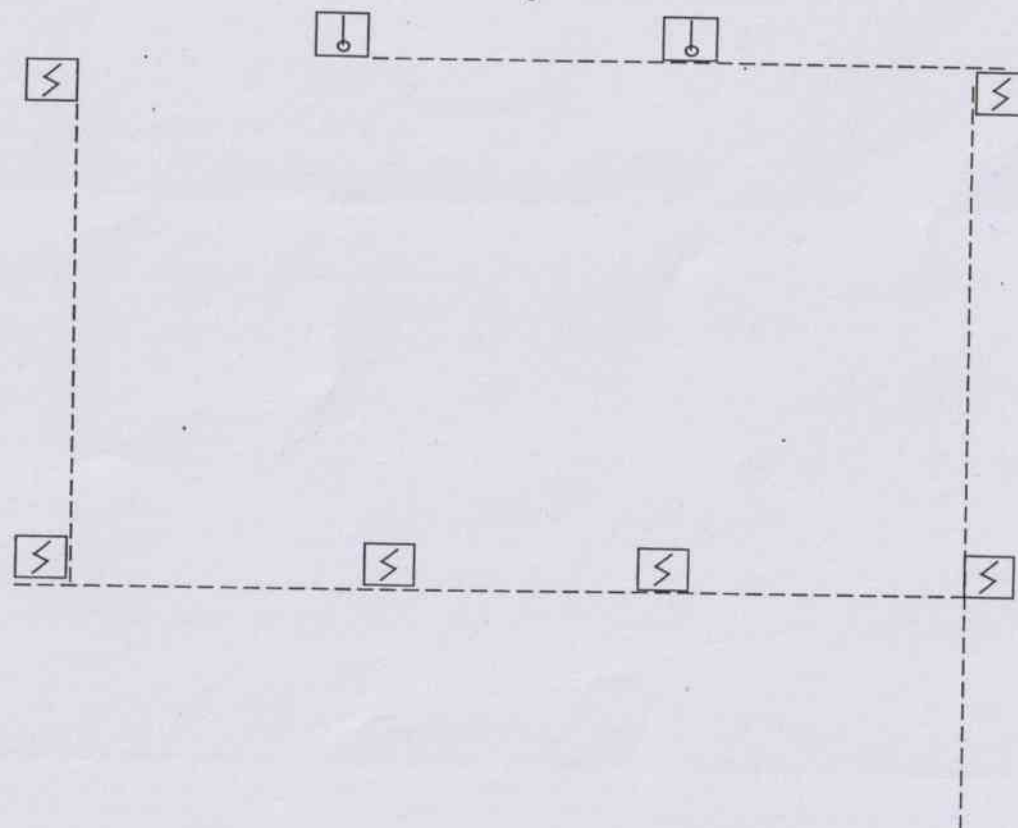

Изм.кол.	лист №	подпись	дата	Установка пожарной сигнализации на объекте Ясли сад "Алуаш эже", ул.Ырыс №1, с.Коктобе, с/о Ералиев, Жетысайского района, Туркестанской области..			
ГИП				Схема пожарной сигнализации	стадия	лист	листов
Разраб						3	5
Исполнил							
Проверил							

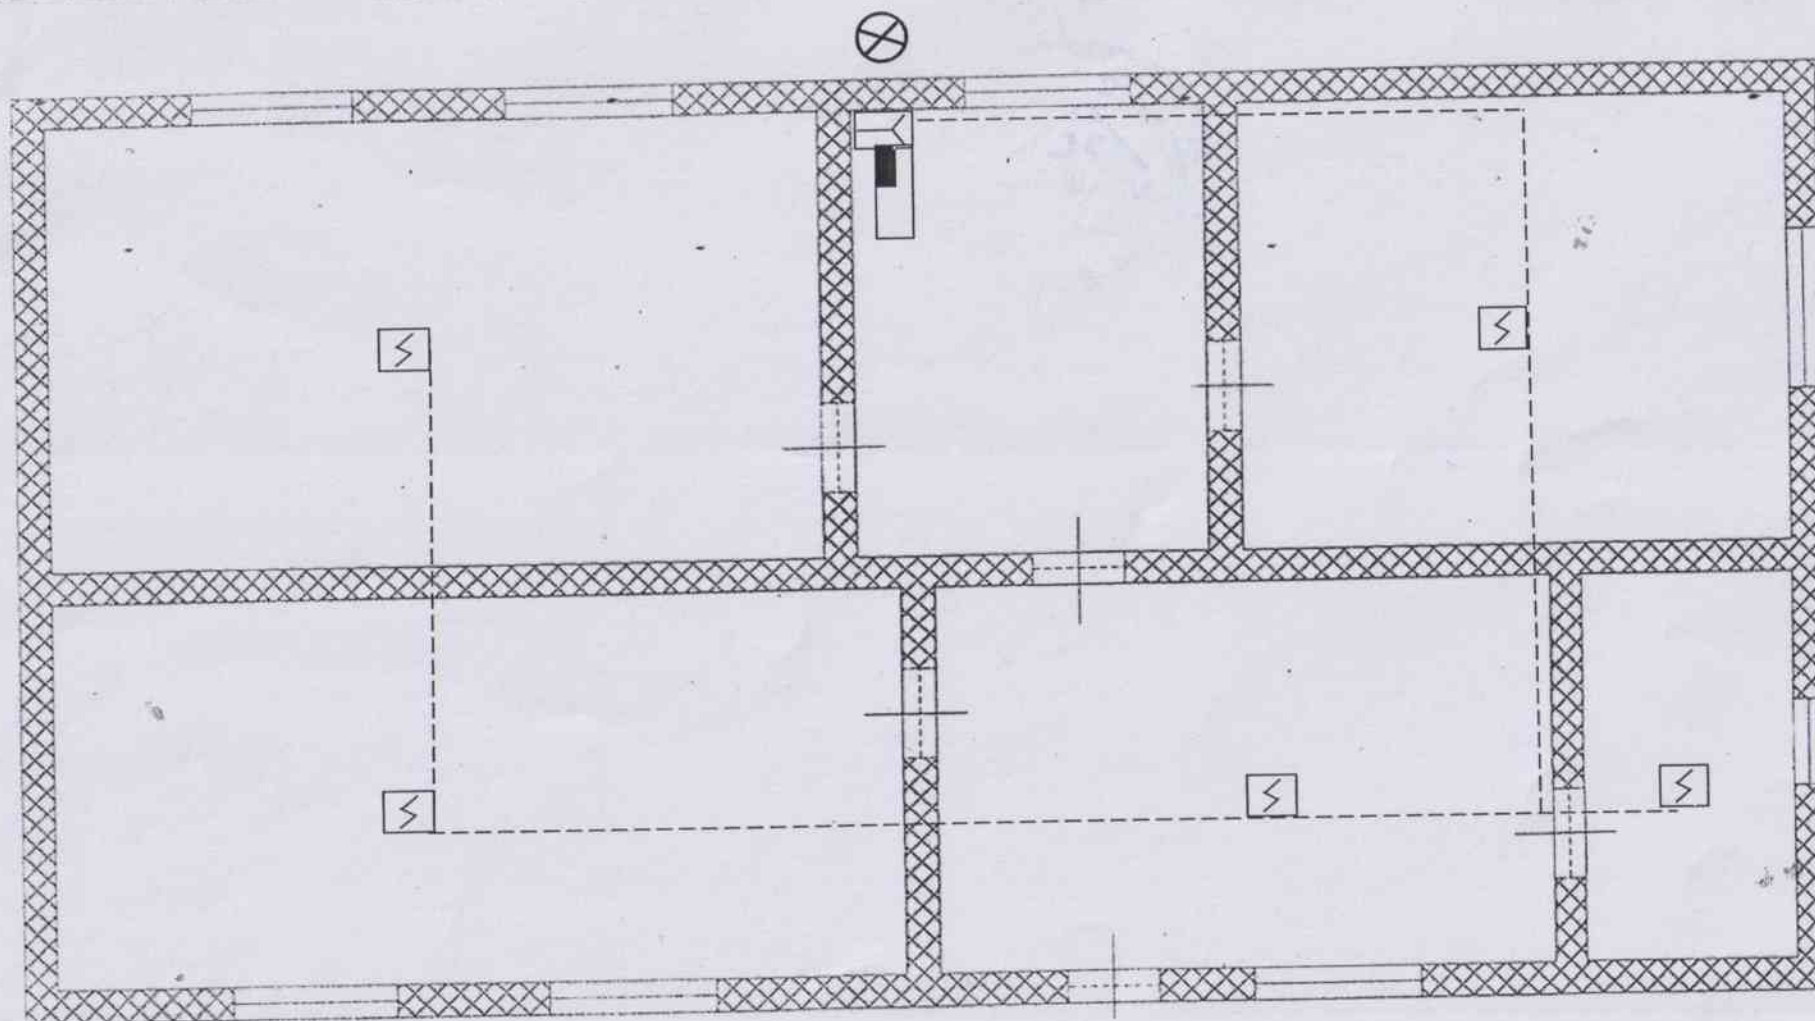


				Установка пожарной сигнализации на объекте Детский сад "Алуаш эже", ул.Ырыс №1, с.Коктобе, с/о Ералиев, Жетысайского района, Туркестанской области..			
Изм.кол.	лист №	подпись	дата	Схема пожарной сигнализации	стадия	лист	листов
ГИП						3	5
Разраб							
Исполнил							
Проверил							

УТВЕРЖДАЮ:
Руководитель ТОО Ясли-сад «Алуаш-эже»
Исабекова Н.У.



Схема
Камер видеонаблюдения и пожарной сигнализации, звукового оповещения

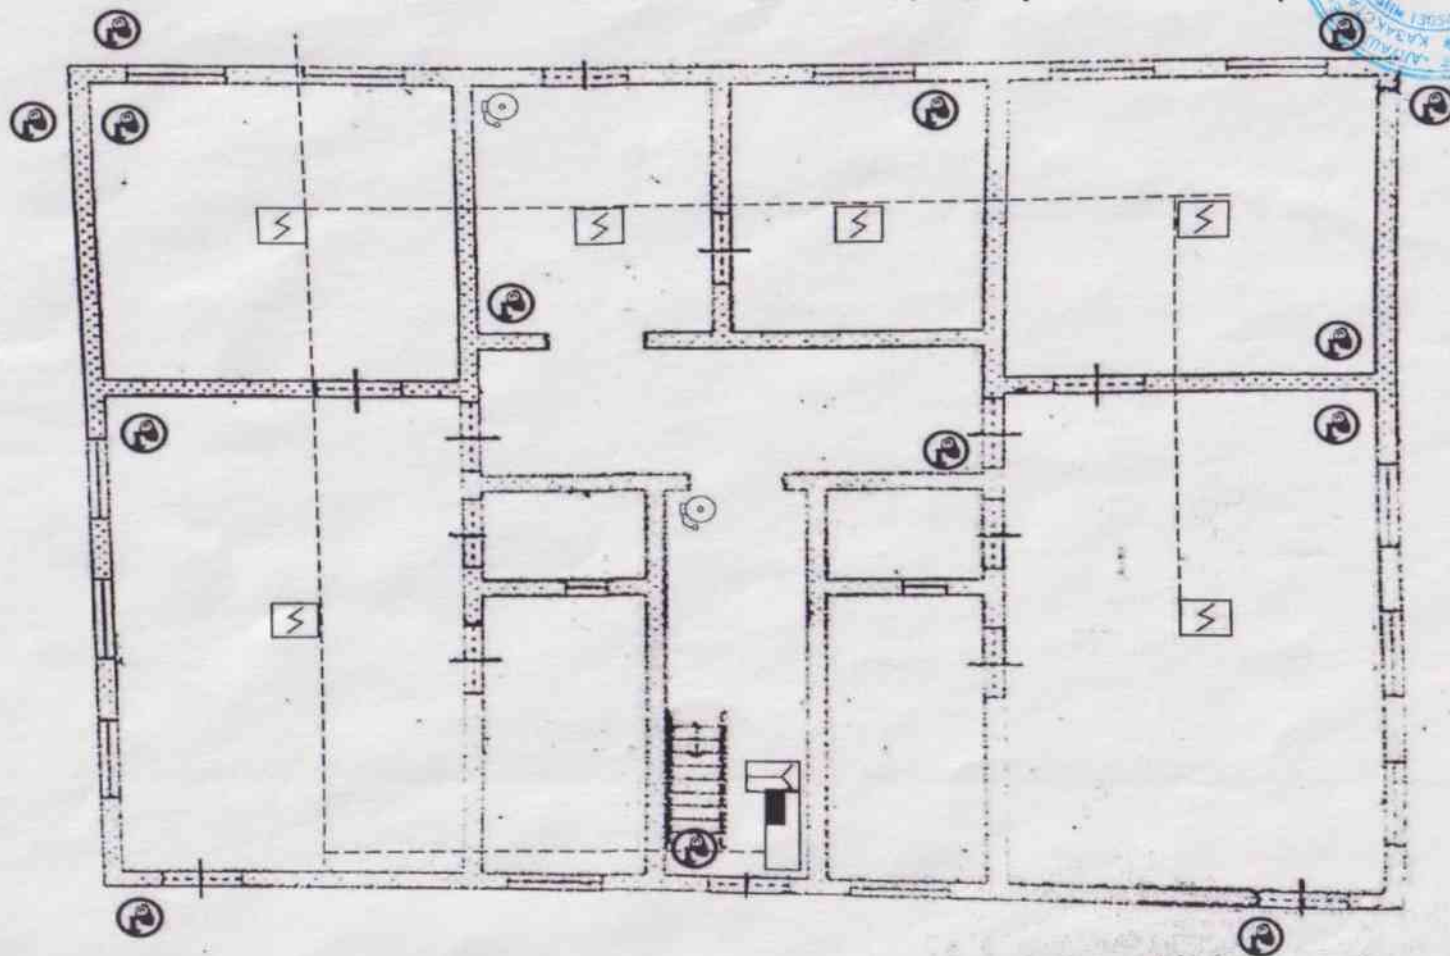

Видеорегистратор Марка 24 кон

 Камера внутренняя марка 2,8 Мр

 Камера наружная марка 2,8 Мр

Жесткий диск 4Тб

 Камера внутренняя - 8 шт


 Наружные камеры – 6шт

 звуковая сигнализация – 2шт

УТВЕРЖДАЮ :
Руководитель ТОО Ясли-сад «Алуаш-эже»
Исабекова Н.У



Схема
Камер видеонаблюдения и пожарной сигнализации , звукового оповещения

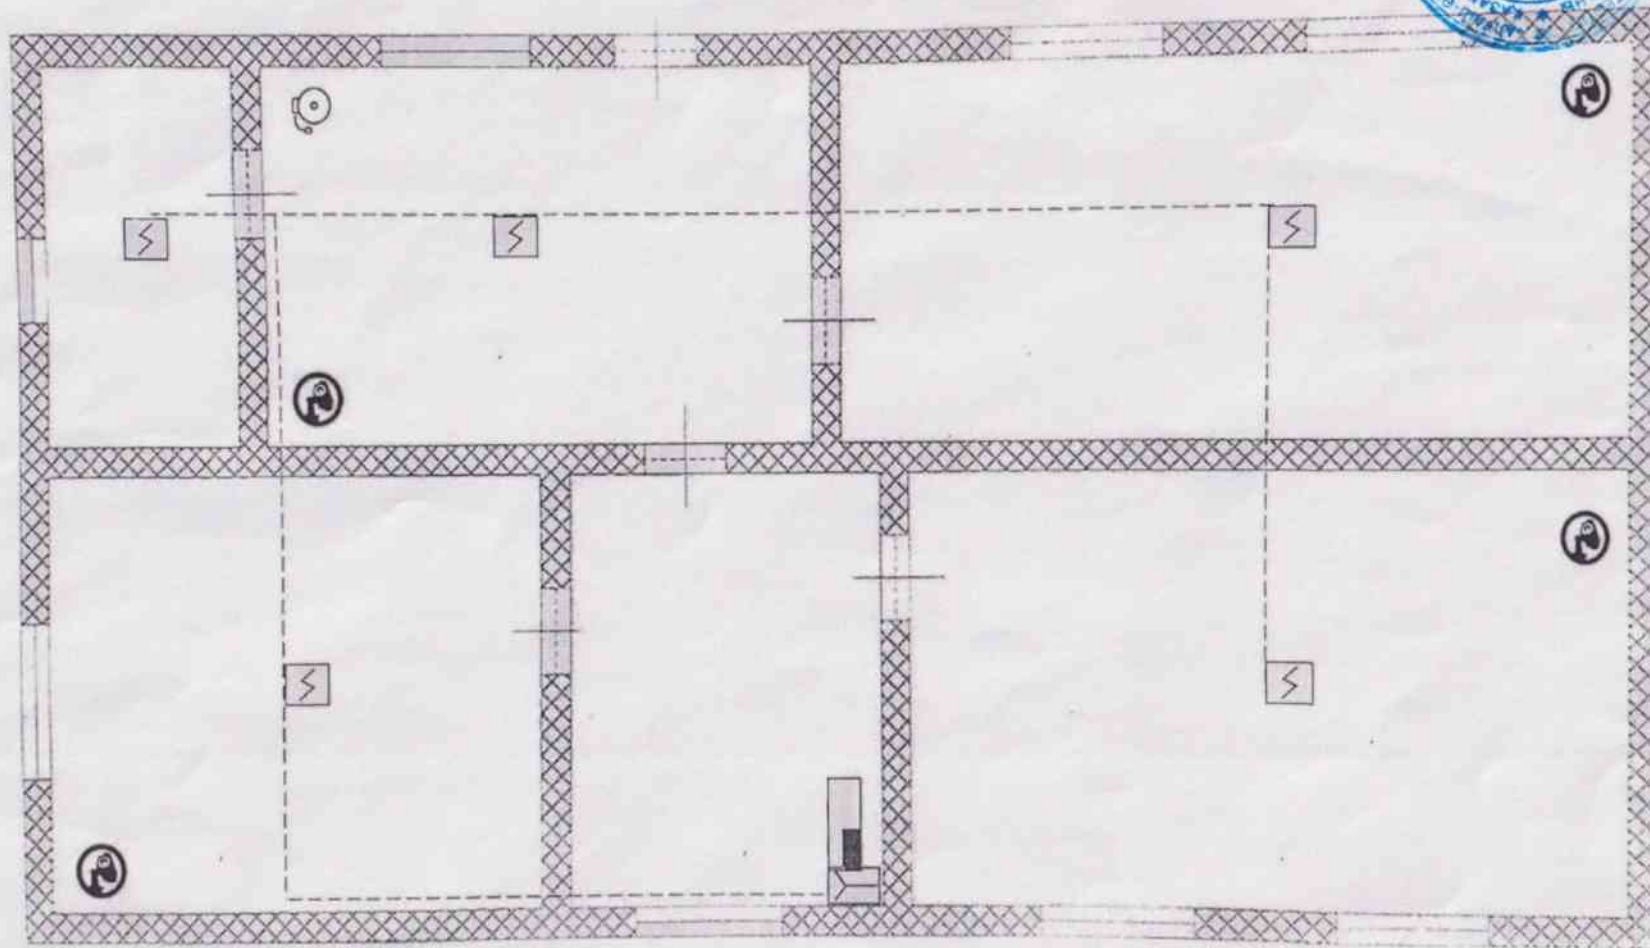

Видеорегистратор Марка 24 кон

 Камера внутренняя марка 2,8 Мр

 Камера наружная марка 2,8 Мр

Жесткий диск 4Тб


 Камера внутренняя - 4 шт

 звуковая сигнализация – 2шт

УТВЕРЖДАЮ :
Руководитель ТОО Ясли-сад «Алуаш-эже»
Исабекова Н.У



Схема
Камер видеонаблюдения и пожарной сигнализации , звукового оповещения

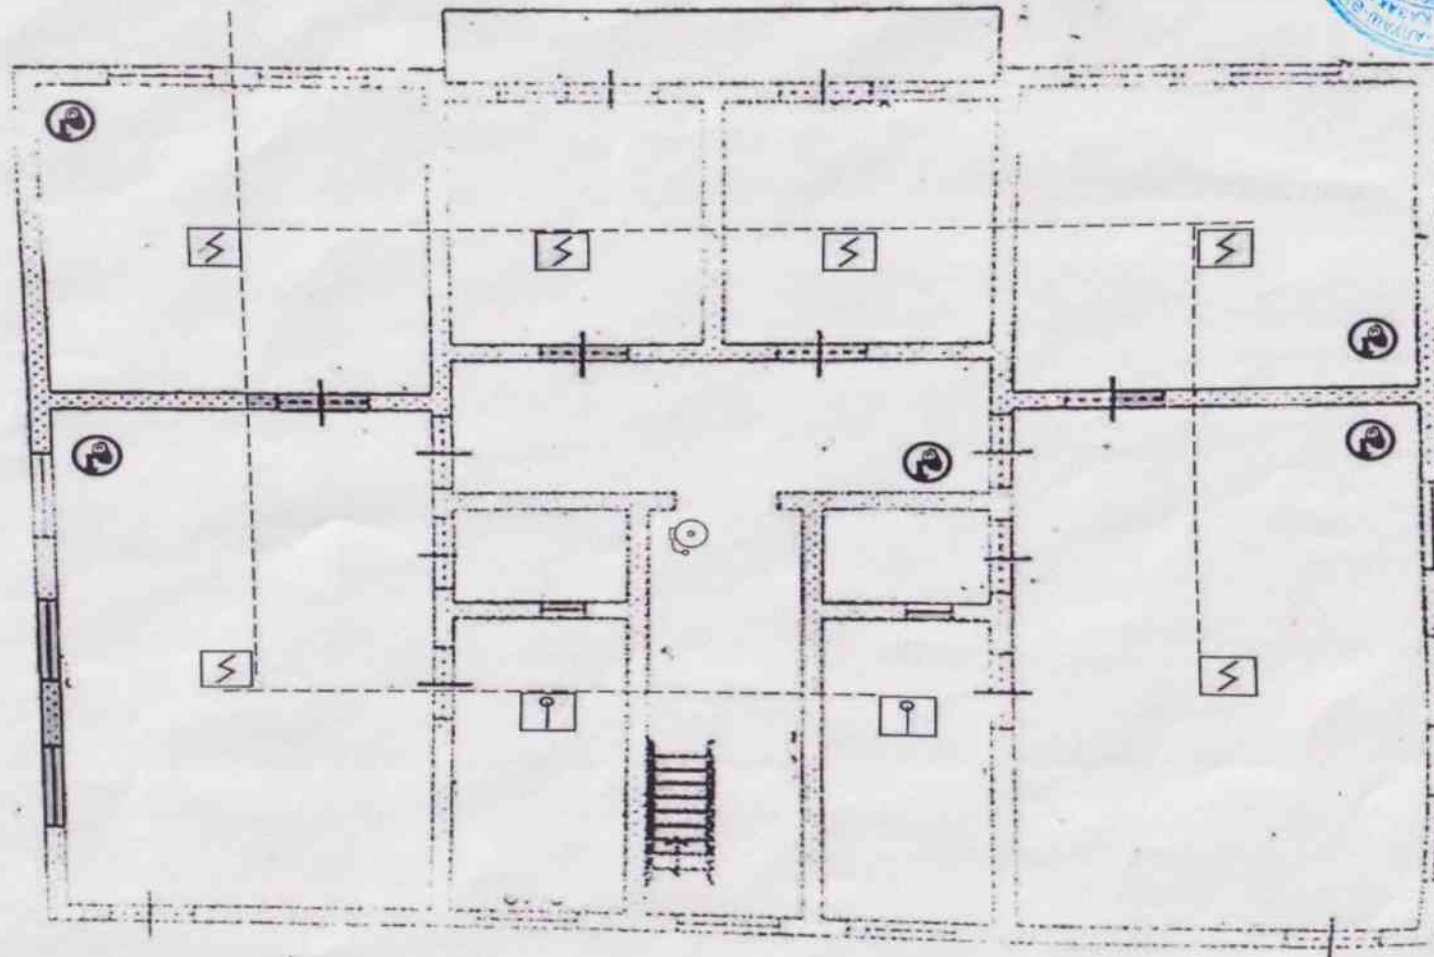

Видеорегистратор Марка 24 кон

 Камера внутренняя марка 2,8 Мр

 Камера наружная марка 2,8 Мр

Жесткий диск 4Тб

 Камера внутренняя - 5шт

 звуковая сигнализация – 1шт